


小田浄水場系統

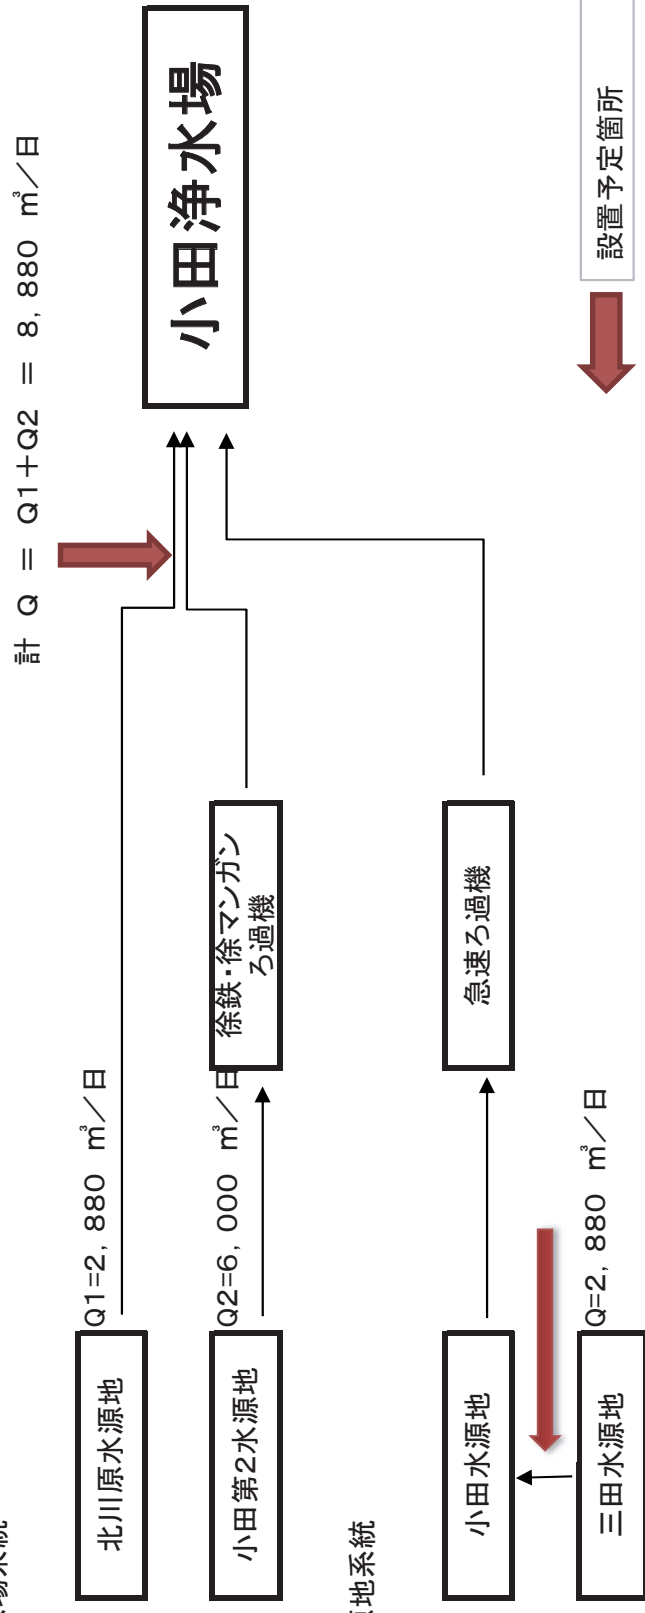


北川原水源池



小田第2水源池

ろ過機


1 階 平 面 図 1/100

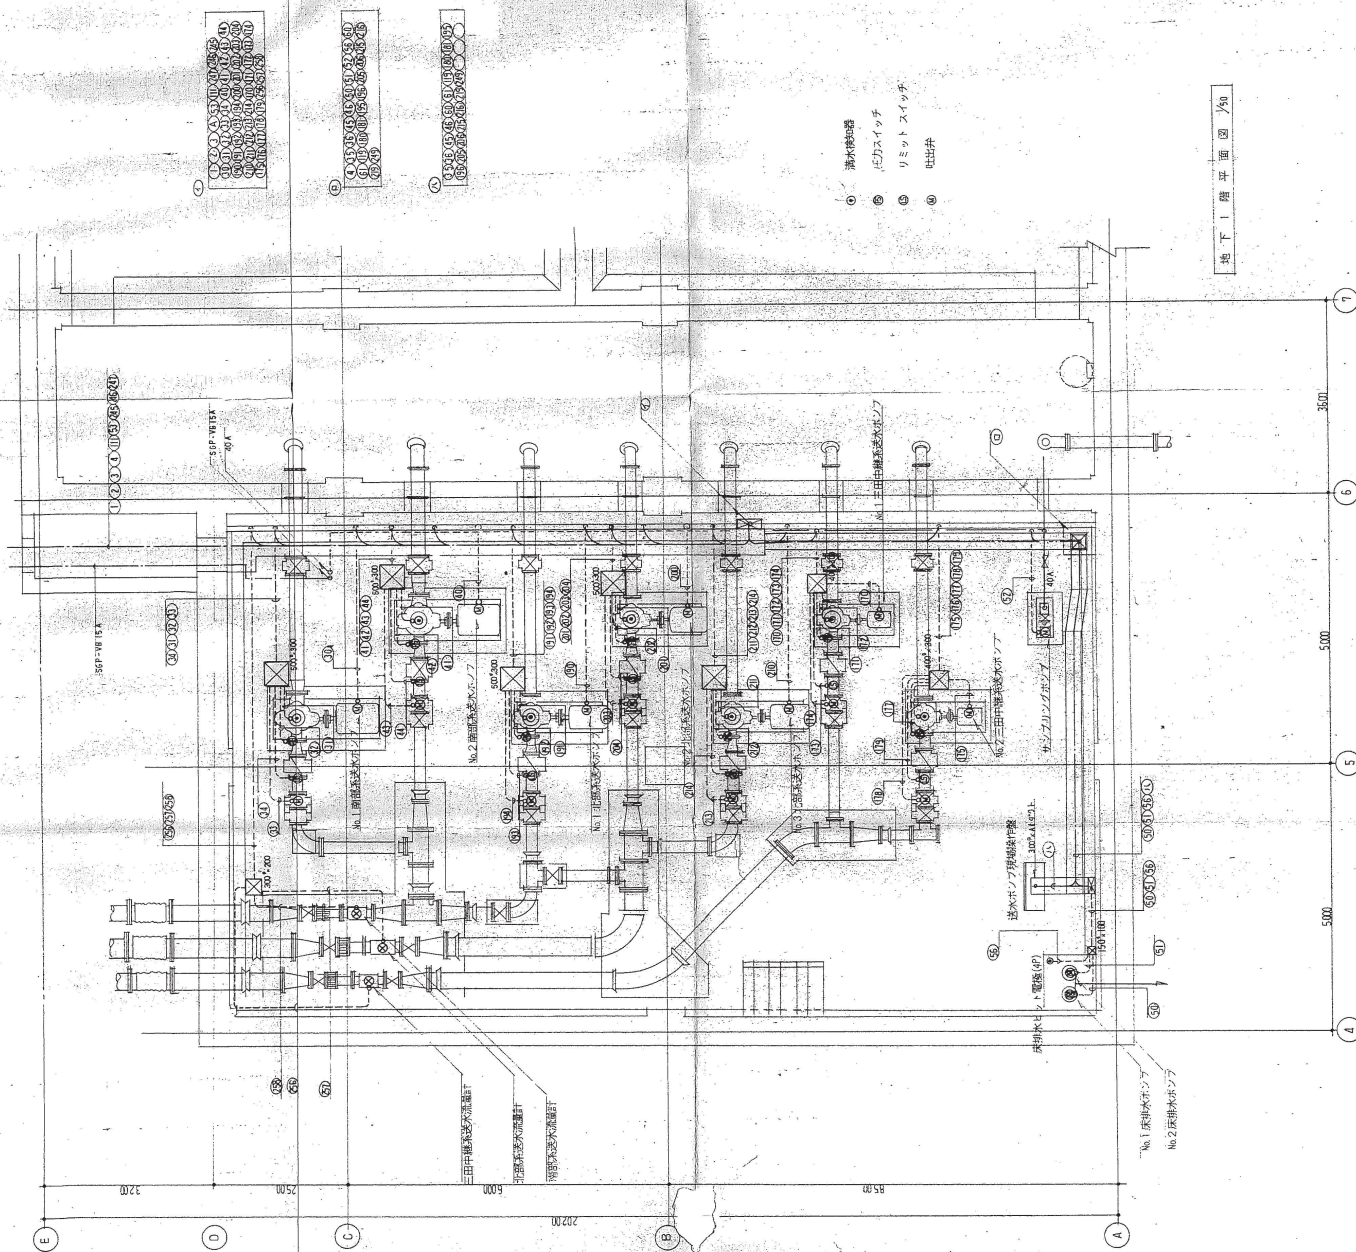

地下1階平面図 1/50


- ① 排水検知器
- ② 圧力スイッチ
- ③ リミットスイッチ
- ④ 吐出弁

北川原水源地 流入

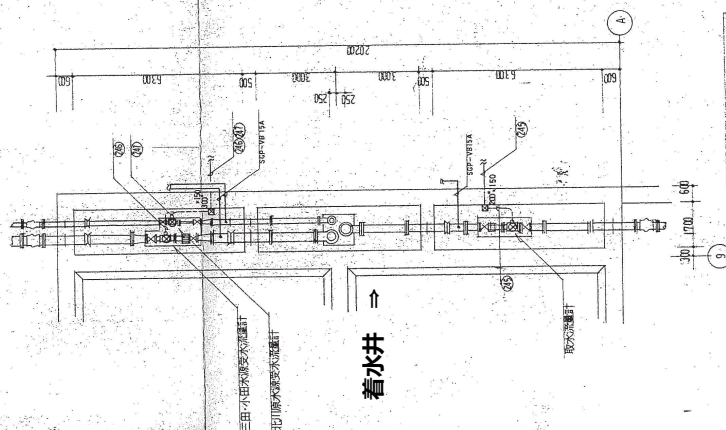

小田第2水源地 流入

地下1階平面図 1/100

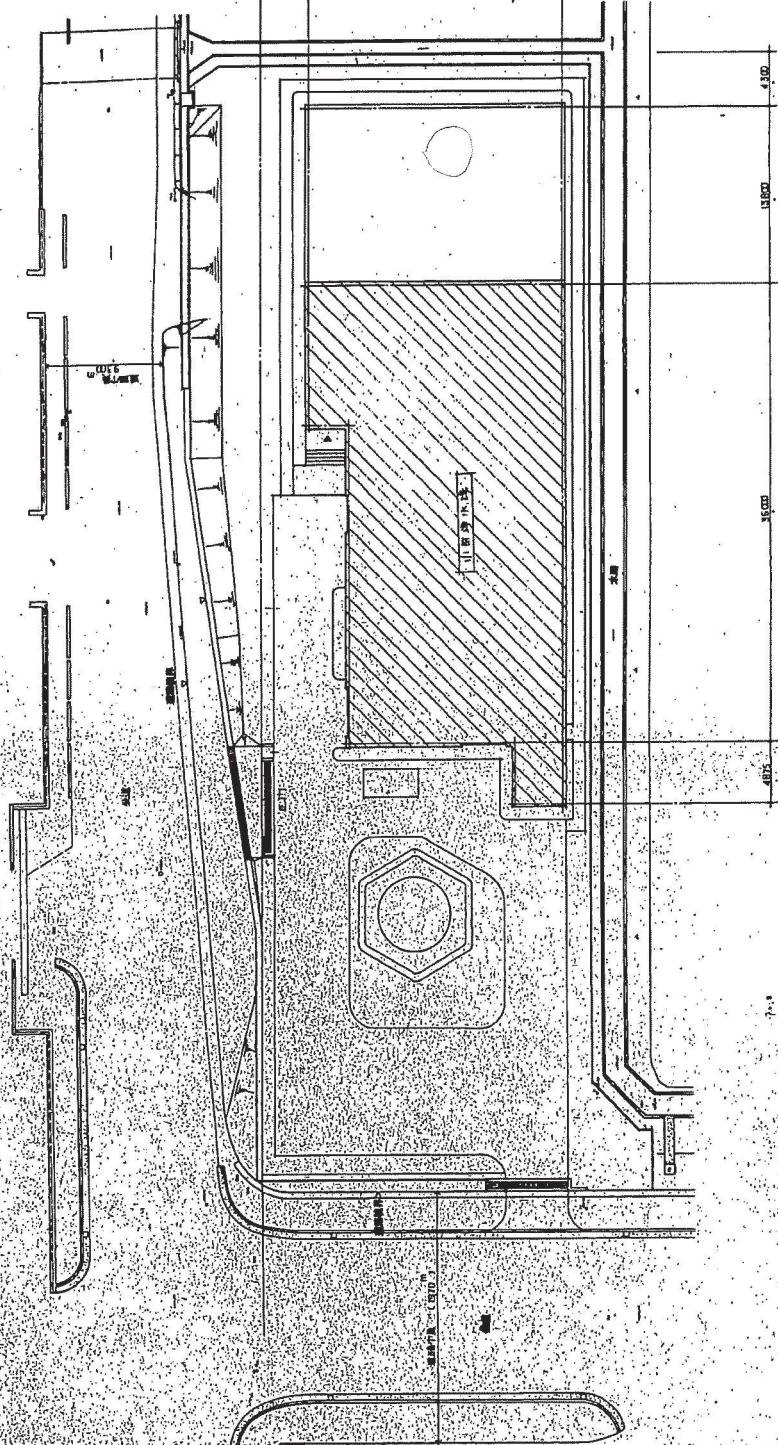

你本行... (17口)

75

1970


•

100

[illegible]


一般図(その2) $S = 1/100$


地下1階平面図

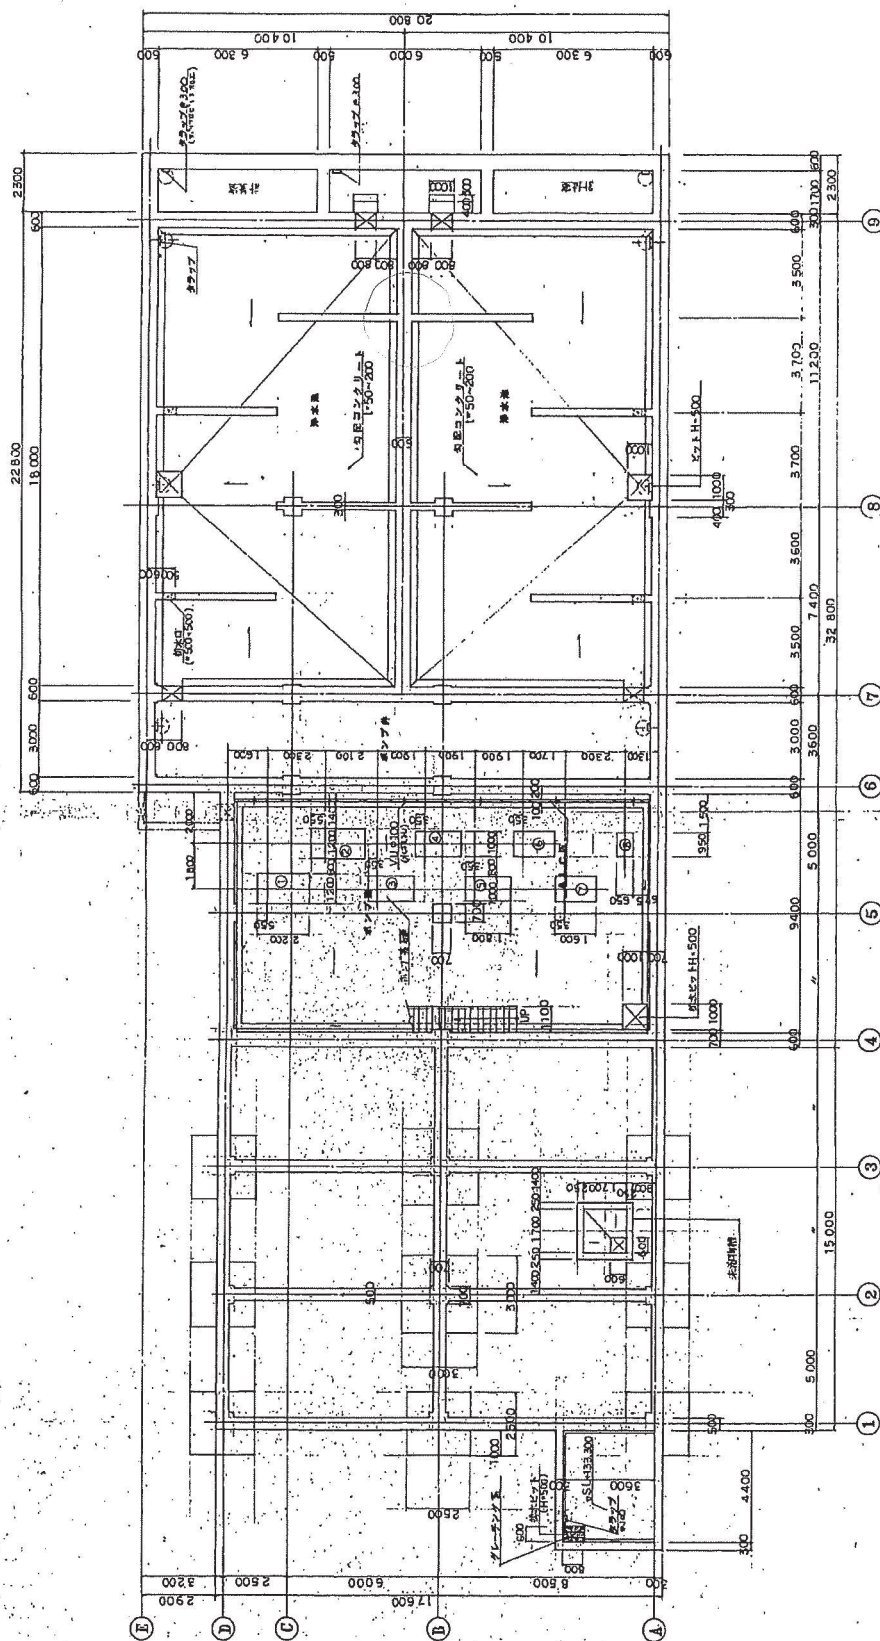

ボンプ基礎寸法表

表號 No.	H	W x L
①, ②	350	1200 x 2200
③, ④, ⑤	400	1000 x 1800
⑥, ⑦	300	1000 x 1600
⑧	200	650 x 950

 [illegible]

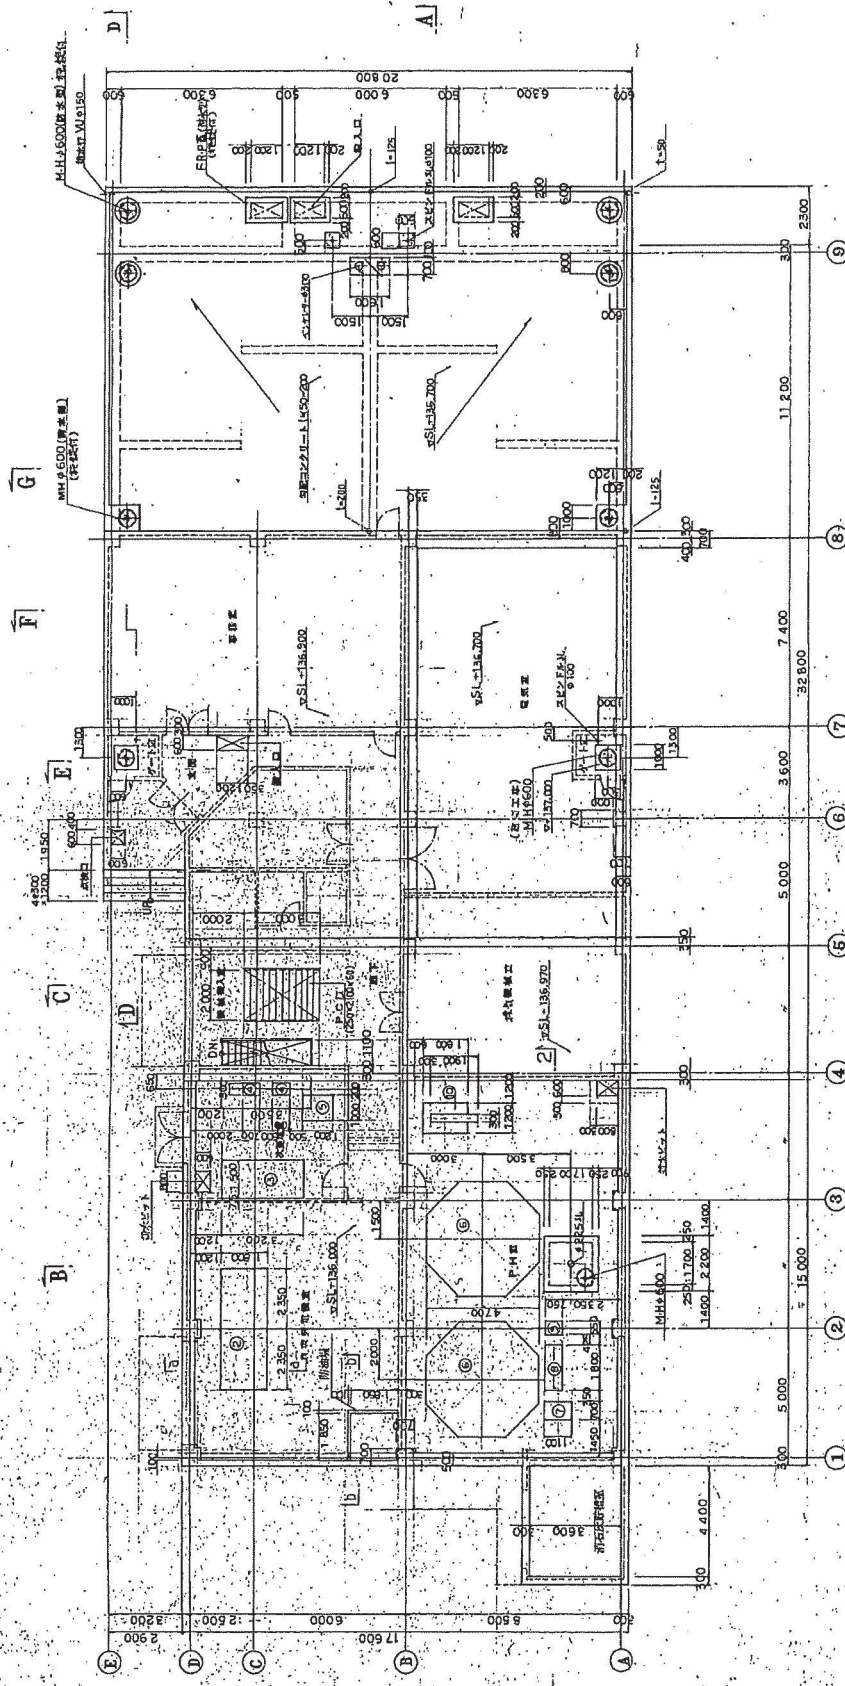


基礎断面表

基礎	h
①	400
②	400
③	700
④	500
⑤	400
⑥	400
⑦	500
⑧	500
⑨	500



注記: 1階床下の基礎は既設の基礎工事







工事名	図名	年月日	図番	設計	監理	施工
上野市水道橋	上野市水道橋	2010.10.15	1001	〇〇〇	〇〇〇	〇〇〇

 C - C


伊勢湾、セントウの町、スラブ、底版を防水処理する。

[illegible]

  一般図(その4) $S = 1/100$

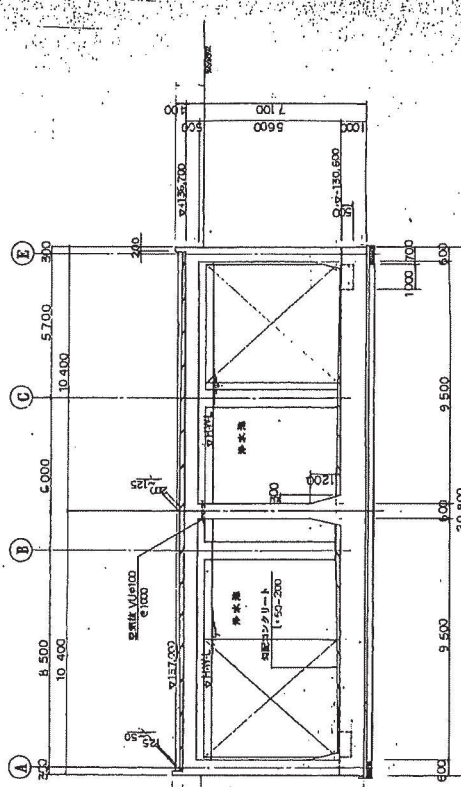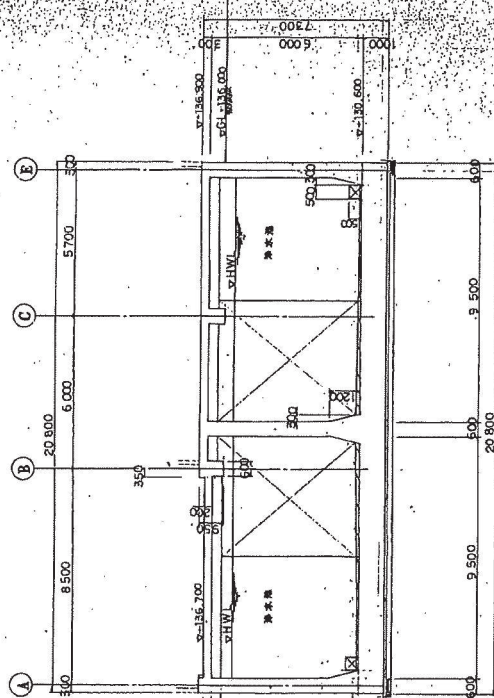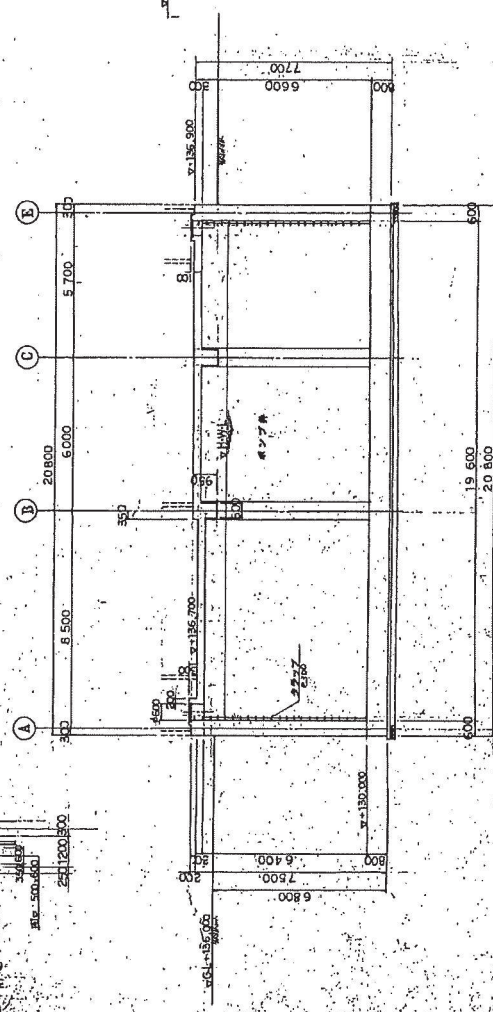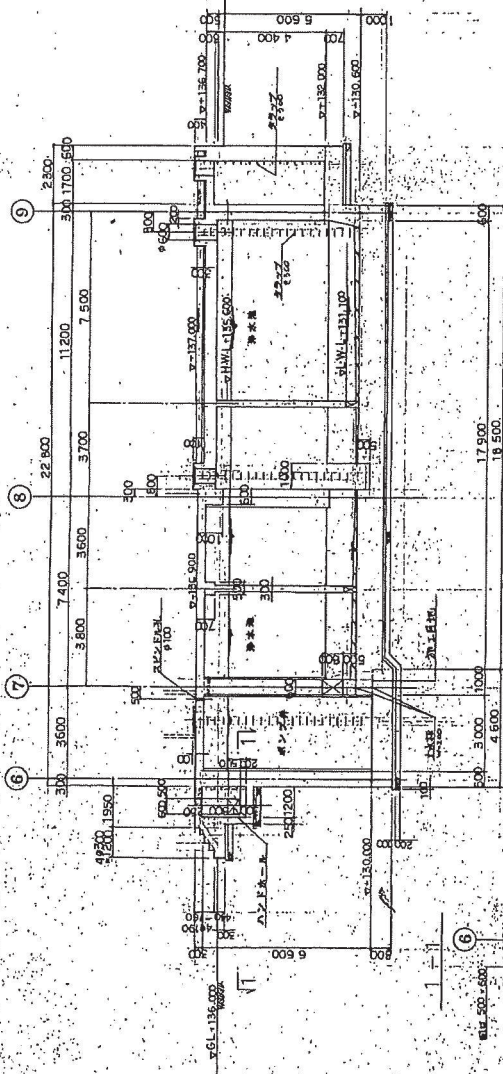

工事名	上海市上中路橋樑工程 水陸接合 (a) 四座水陸接合 二座									
縮尺	1/50									
圖名	第一節 圖 1-1-1 (a)									
設計年月	圖	號	年	月	日	圖	號	年	月	日
校核	圖	號	年	月	日	圖	號	年	月	日
監工	圖	號	年	月	日	圖	號	年	月	日

 

小田水源地図全体平面図

伊賀市 水道部	設計者 監事
高野建設株式会社 小田原支店 水産課長 伊藤 孝幸	監理者 監事
M-2	

全 体 配 置 図

階 尺	第 一 層	第 二 層	第 三 層	第 四 層	屋 上
1.200	客 室	小 川	湯 水	計 画	屋 上



平成19年 3月30日

扶桑建設工業株式會社

配管平面図 S=1/100

三田水源地送水管φ200

三田水源地送水管φ200 配管詳細図

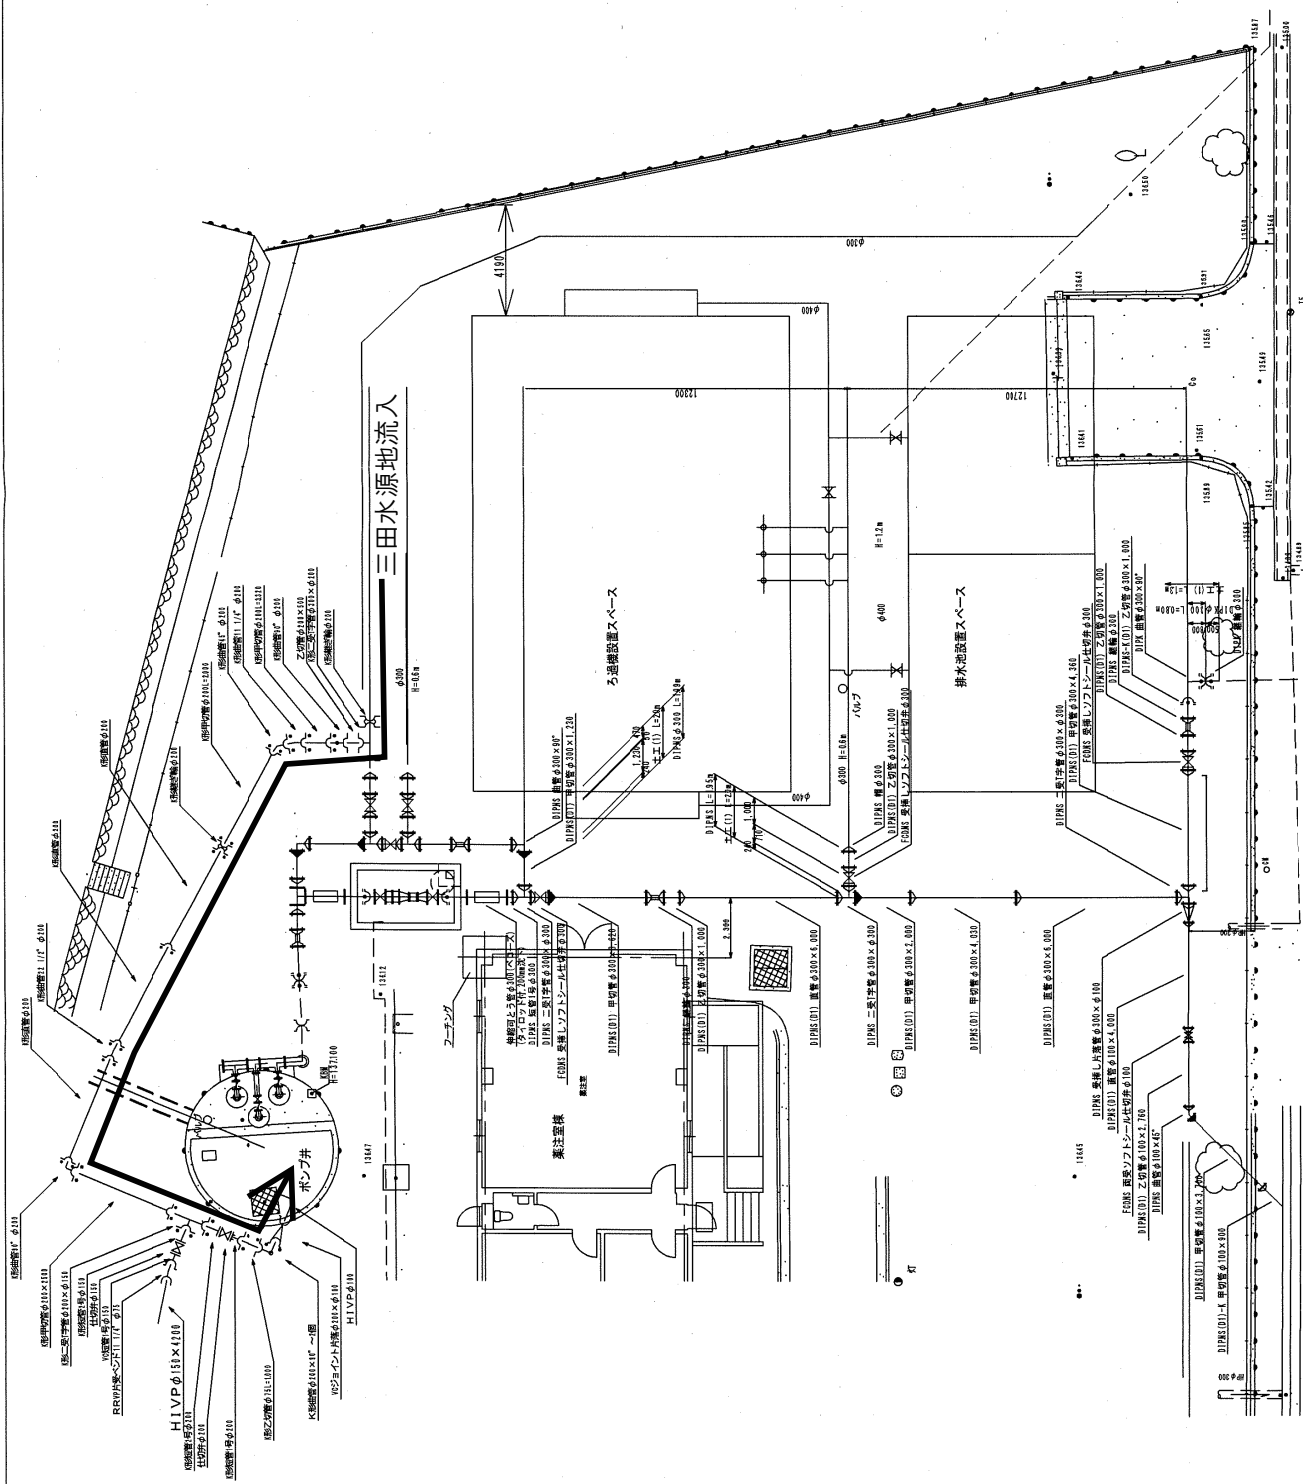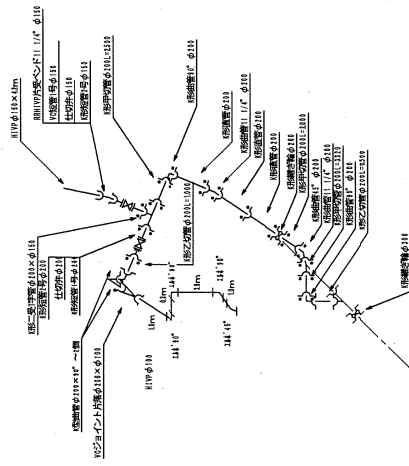

小田水源地

工事名	高度外溢調整事業 小田水源池 漏水調整工事
図名	配管平面図
縮尺	1/100, 1/20
図面番号	2
設計者	伊賀市水道部
監理者	伊賀市水道部
施工者	伊賀市水道部